


A - Przyłącze wody PEØ90
1. OD - odpowietrznik
2. ZZ - Zawór zwrotny
3. ZW - Zwężka
4. Z - zasuwa
5. ZK - Zawór kulowy
6. W - Wodomierz
7. ZA - Zawór antyskażeniowy
8. PE/St - przejście PE - stal
9. F- Filtr siatkowy
Projektowanty wodomierz
ITRON Flostar M DN50

TL ppoż Tablica licznikowa ppoż
TR ppoż Tablica rozdzielcza ppoż
A.1
Oprawa oświetleniowa 2x36W z
modułem awaryjnym 1h
Gniazdko podwójne
bryzgoszczelne 16A 2P+Z
Łącznik jednobiegunowy
bryzgoszczelny

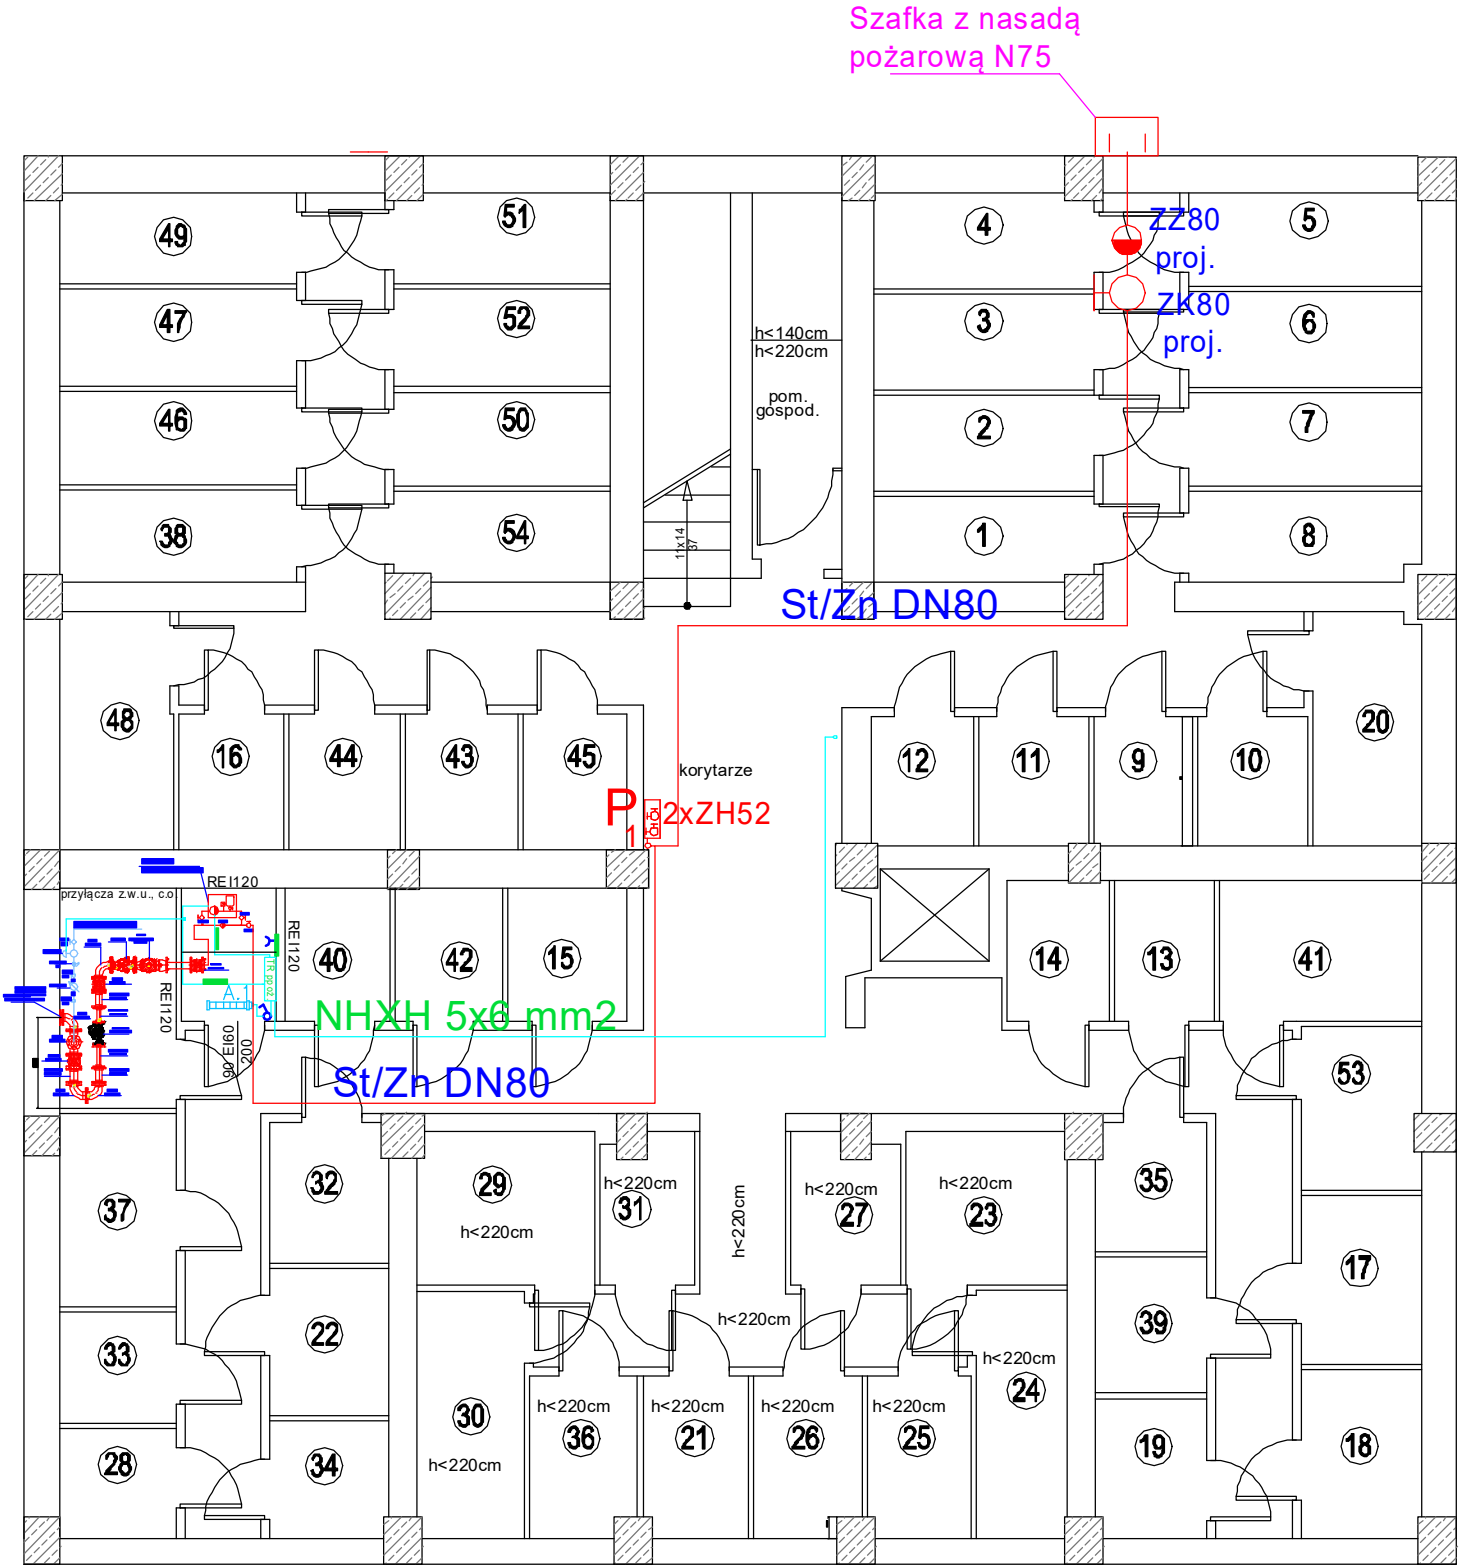

NR RYS.	TEMAT:	PROJEKT WEWNĘTRZNEJ INSTALACJI ZAWORÓW HYDRANTOWYCH		
02	ADRES:	Budynek mieszkalny wielorodzinny, ul. Urbanowicz 21a, 41-200 Sosnowiec		
DATA: Luty 2026 r.	INWESTOR:	Miejski Zarząd Budynków Mieszkalnych - TBS Spółka z o.o., ul. Korczaka 7, 41-200 Sosnowiec		
SKALA: 1:100	NAZWA RYSUNKU: Rzut piwnicy -1			
PROJEKTOWAŁ:	mgr inż. Jan Senik		upr. nr 135/93	
PROJEKTOWAŁ:	inż.Zbigniew Grzegorzewski		upr. nr 104/83	
OPRACOWAŁ:	mgr inż. Łukasz Miłkowski			
PIROTOKS Sp. z o.o. ul. Słonecznikowa 75, 40-748 Katowice				